

注：1.平面布局、门窗等按原建筑平面不变，具体以原建筑平面为准
2.该项目所用落地漏均为成品304不锈钢地漏



防火分区设计疏散数统计表

实际疏散宽度 (米)	2.95
规范最小疏散走道 (米)	单面布房: 1.4 双面布房: 1.5
实际最小疏散走道 (米)	单面布房: 1.8 双面布房: 1.7
规范最小疏散楼梯 (米)	1.3
实际最小疏散楼梯 (米)	1.3
规范安全出口 (米)	1.0
实际人员最大疏散距离 (米)	24.5
规范人员最大疏散距离 (米)	37.5

十二层防火分区示意图

○ 消防电梯 ▨ 楼梯间 ➤ 疏散口

疏散宽度计算表							
层数	床位数 / 固定座位	人数测算 (每床 3人)	医护人员	其他人员	总人数	规范要求疏散宽度 (1m/100人)	设计疏散宽度
九~十五	44	132	50	25	207	2.07	2.8

成品洗手盆柜(宽度为600MM, 诊室不需要镜子)

1.所有污洗/污洗间/清洁洗污的拖把池均为定制1MM厚304不锈钢材质，尺寸以平面布置图为准；
所有污洗/污洗间/清洁洗污的洗手台、吊柜做法参照变更单三附图一/一层清洁污洗立面图，尺寸以平面布置图为准。

	广东金辉华集团有限公司	建筑 结构 暖通 动力	给排水 强电 弱电	序号 日期 修改 原因	建设单位 江门市妇幼保健院 工程名称 江门市妇幼保健院儿童健康大楼项目 项目名称 江门市妇幼保健院儿童健康大楼项目 工程编号 JHHSJ-YS21-02	审定 廖明亮 审核 卢培秋 项目负责人 卢培秋 专业负责人 李斌	校对 关蕾 设计 周康成 绘图 朱国炜 日期 2025.08	审核 周康成 审核 李国炜 图号 12PL-01	图纸名称 十二层平面布置图

本图版权属广东金辉华集团有限公司所有，除本工程外对本图的任何其它用途和复制，必须获得广东金辉华集团有限公司的书面许可。本图需加盖本公司出图签章，否则一律无效

2.该项目所用到地漏均为成品304不锈钢地漏


本层为一个防火分区，
面积：1714.0m²

 消防电梯
  楼梯间
  疏散口

⑤ 成品洗手盆柜(宽度为600MM, 诊室不需要镜子)

1.所有污洗/污洗间/清洁洗污的拖把池均为定制1MM厚304不锈钢材质，尺寸以平面布置图为准；


所有污洗/污洗间/清洁洗污的洗手台、吊柜做法参照变更单三附图一/一层清洁污洗立面图，尺寸以平面布置图为准。

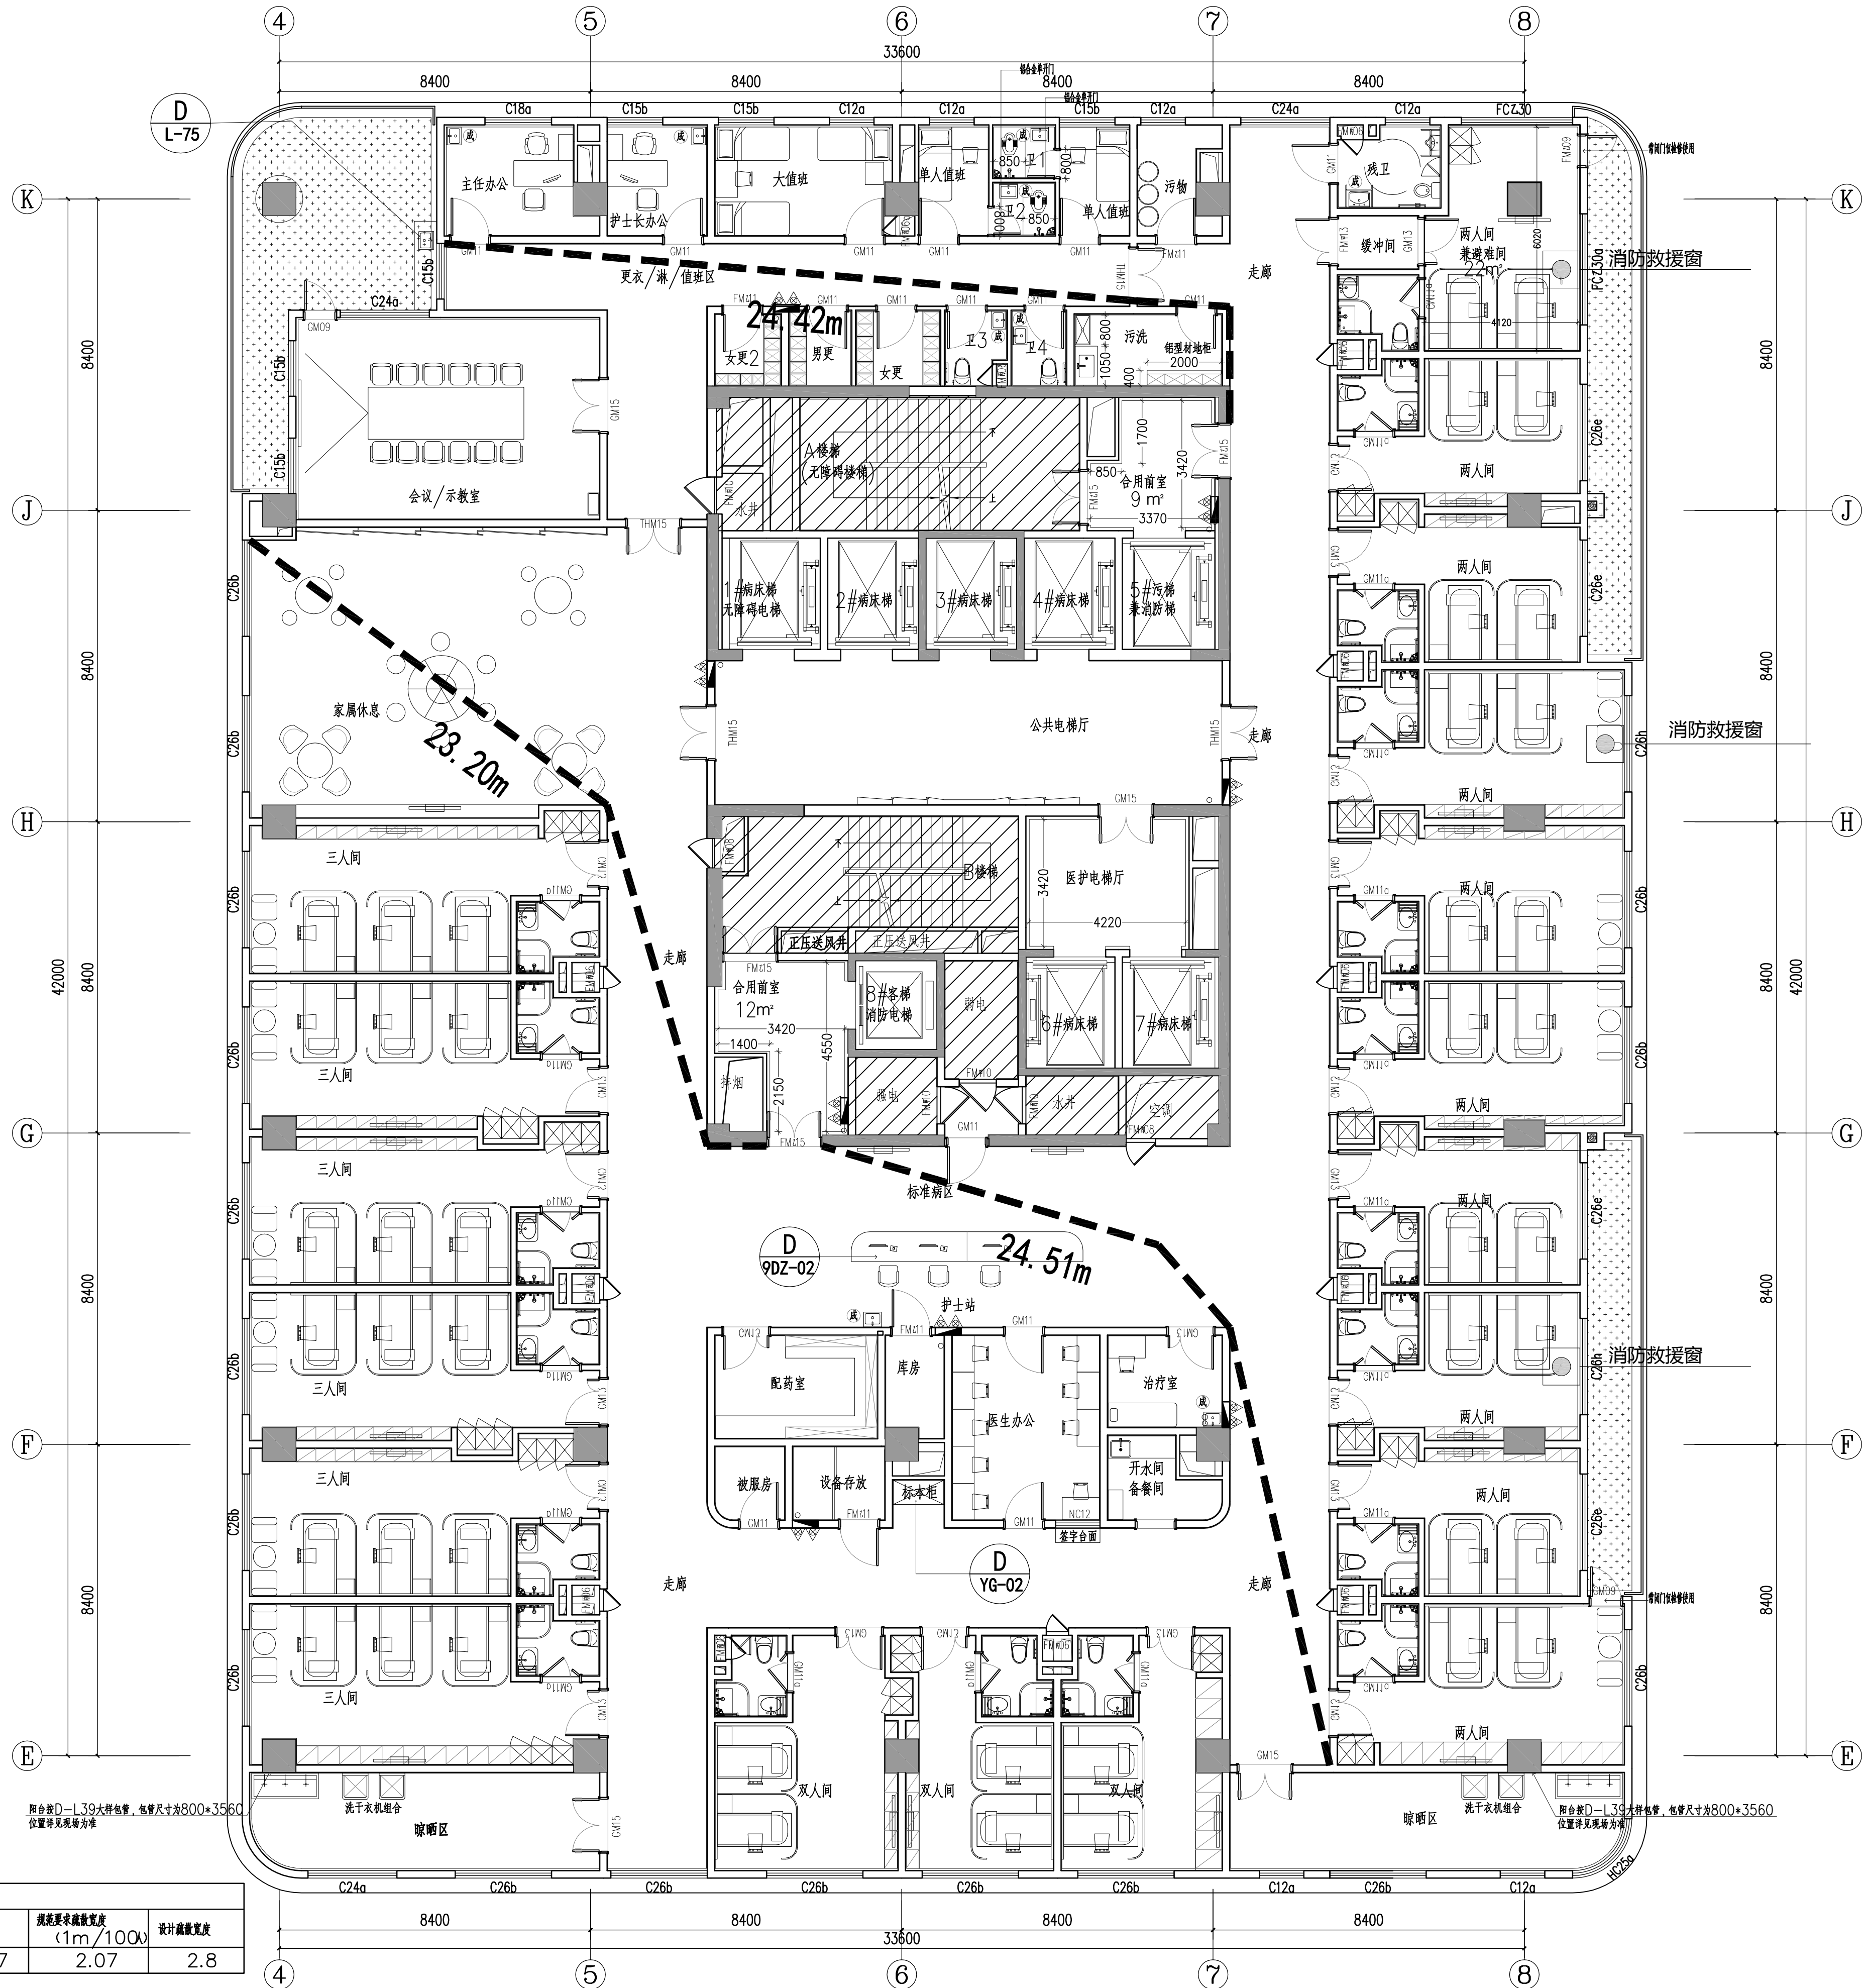


 广东金辉华集团有限公司 建筑行业（建筑工程）甲级：A144048933 建筑行业（人防工程）甲级：A144048933	会 签 栏	建 筑	给排水	序 号		建设单位	江门市妇幼保健院	审 定	廖明亮	校 对	关 雷	图纸名称 十三层平面布置图 设计阶段 竣工图 专 业 装 修 日 期 2025.08 图 号 13PL-01
		结 构	强 电	日 期		工程名称	江门市妇幼保健院儿童健康大楼项目	审 核	卢培秋	设 计	周康成	
		暖 通	弱 电	修 改 原 因		项目名称	江门市妇幼保健院儿童健康大楼项目	项目负责人	卢培秋	绘 图	朱国炜	
		动 力				工程编号	JHHSJ-YS21-02	专业负责人	李 斌			

本图版权属广东金辉华集团有限公司所有，除本工程外对本图的任何其它用途和复制，必须获得广东金辉华集团有限公司的书面许可。本图需加盖本公司出图签章，否则一律无效

注：1.平面布局、门窗等按原建筑平面不变，具体以原建筑平面为准
2.该项目所用落地漏均为成品304不锈钢地漏

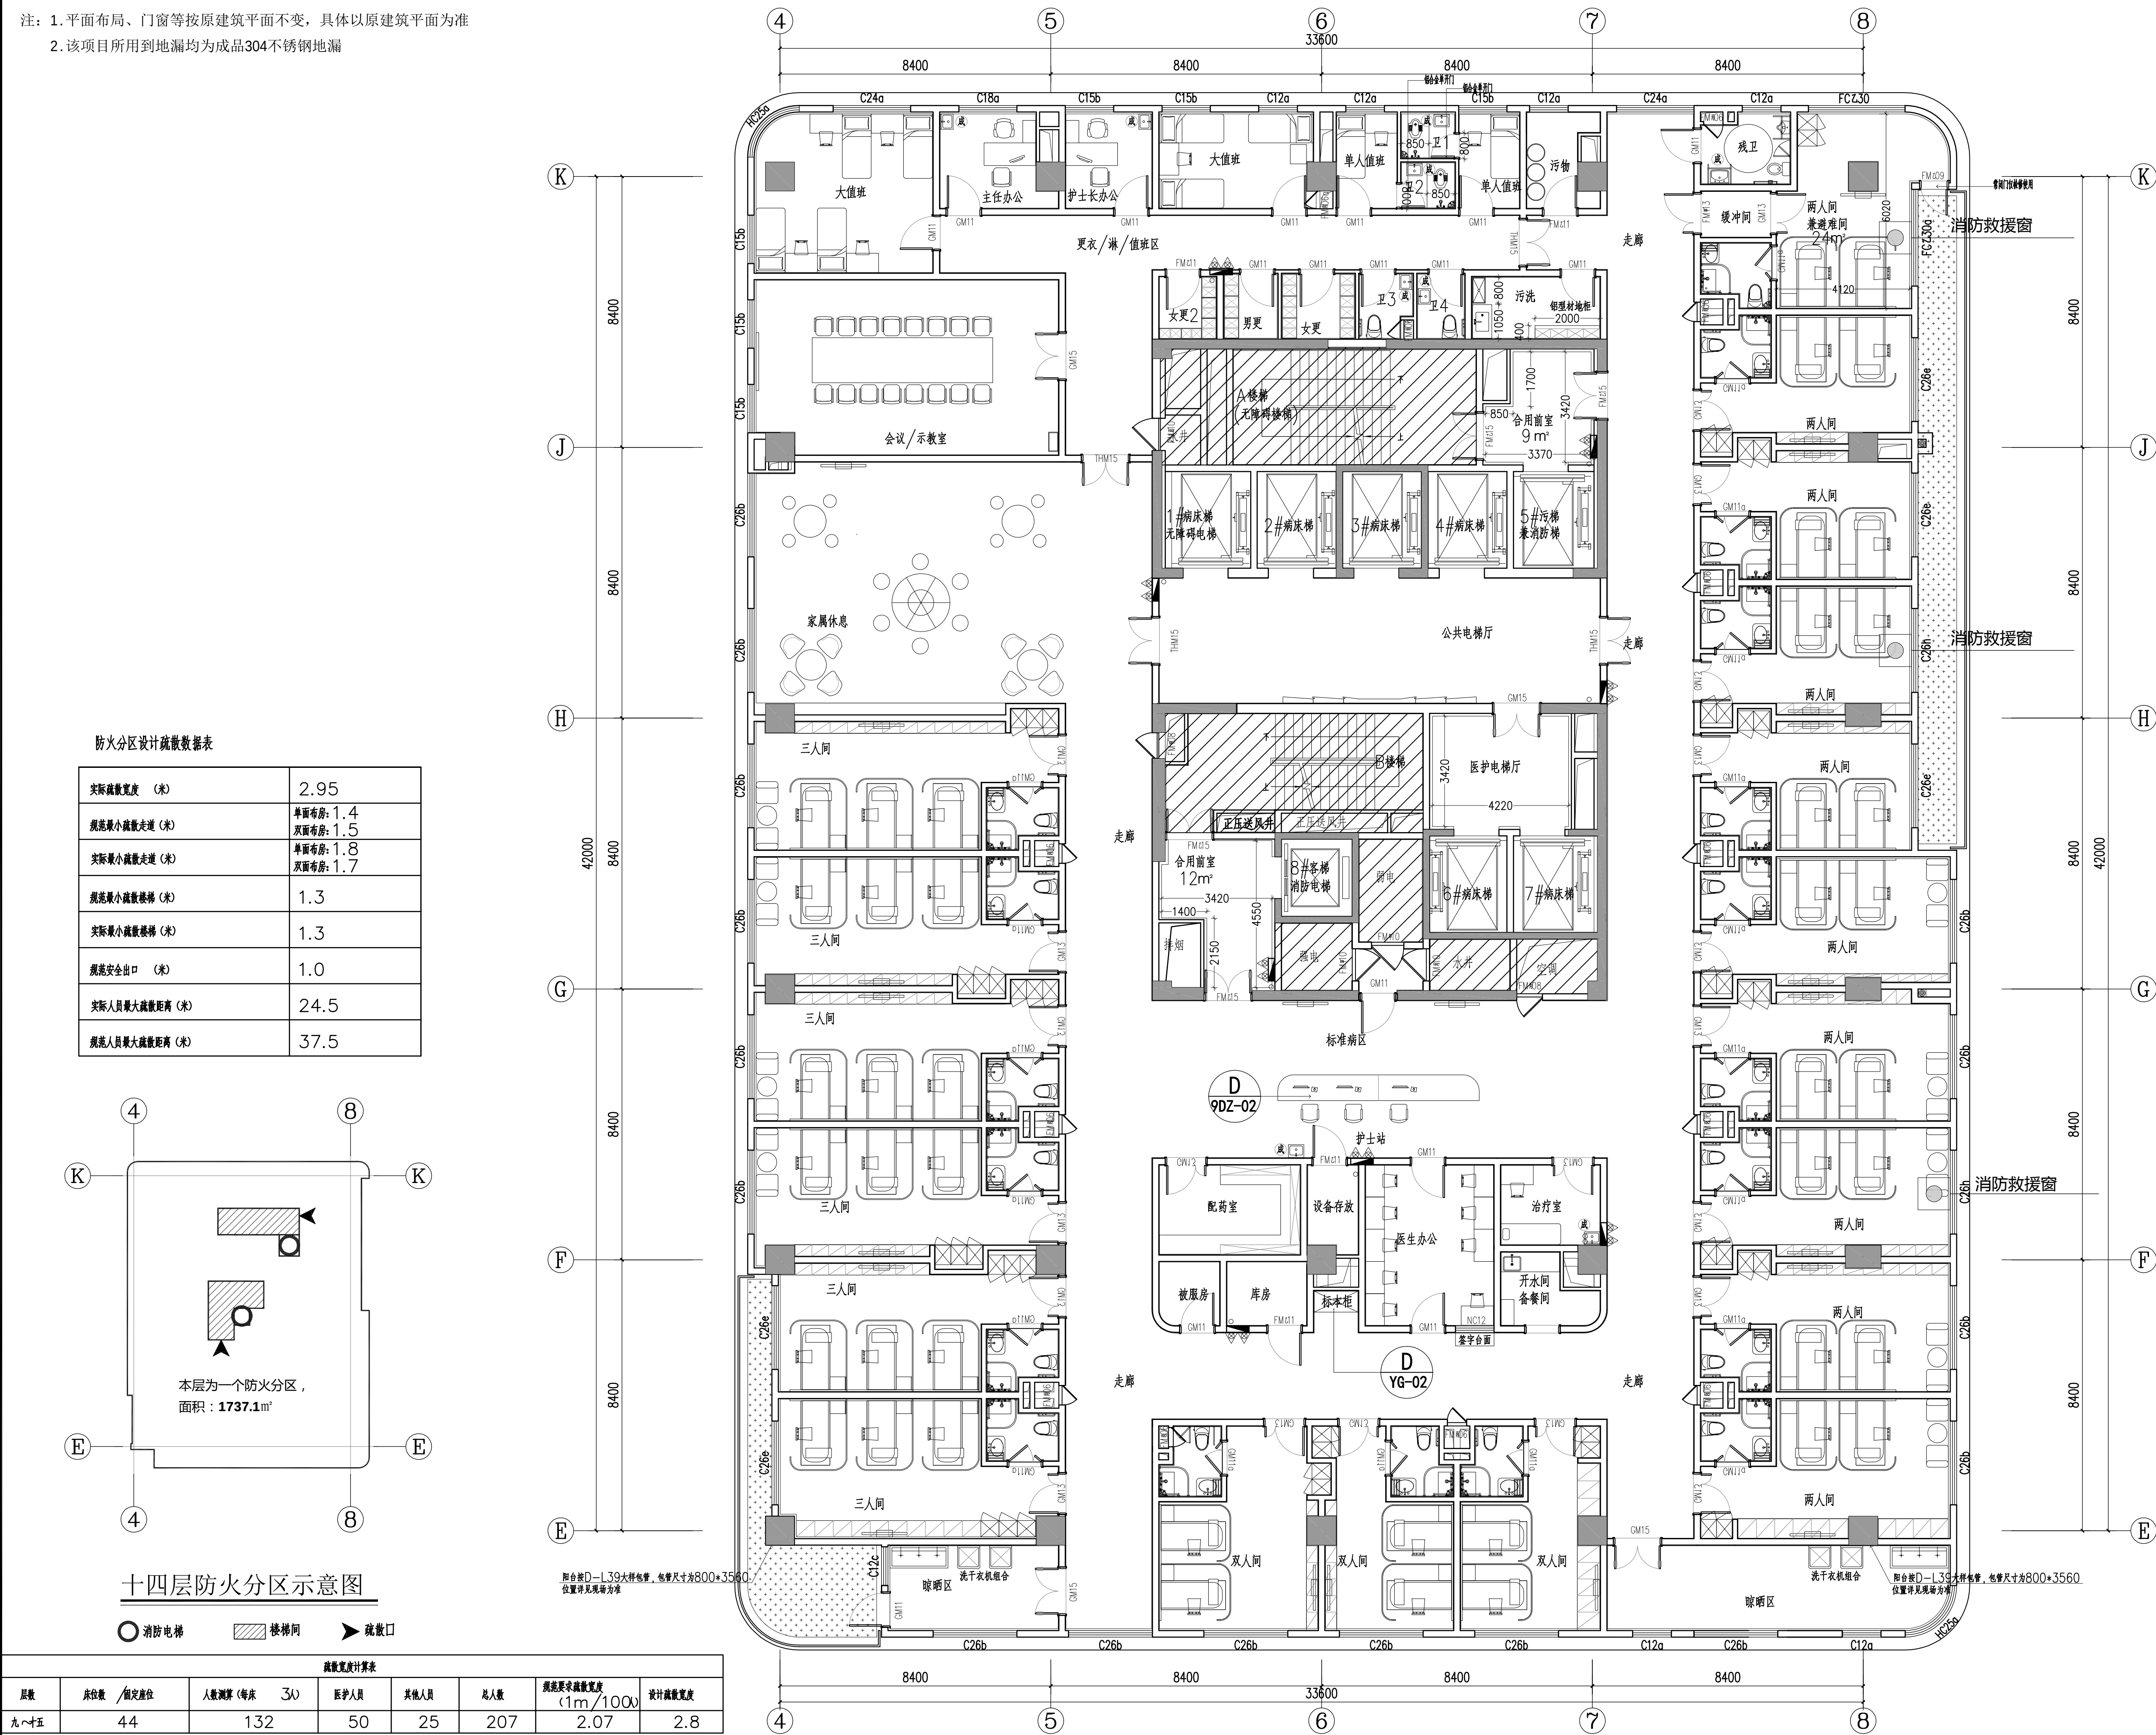

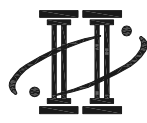	广东金辉华集团有限公司 建筑行业（建筑工程）甲级: A144048933 建筑行业（人防工程）甲级: A144048933	建筑	给排水	序号	建设单位	审定	廖明亮	校对	关 蕾	审核	周康成	设计	周康成	设计阶段	竣工图	专业	装 修
		结构	强 电	日期	项目名称	审核	卢培秋	设计	周康成	绘图	朱国炜	绘图	朱国炜	日期	2025.08	图号	14PL-01
		暖通	弱 电	修改原因	工程名称	项目负责人	卢培秋	绘图	朱国炜	专业负责人	李 斌	绘图	朱国炜	日期	2025.08	图号	14PL-01
		动力			工程编号	专业负责人	李 斌	绘图	朱国炜	专业负责人	李 斌	绘图	朱国炜	日期	2025.08	图号	14PL-01

本图版权属广东金辉华集团有限公司所有，除本工程外对本图的任何其它用途和复制，必须获得广东金辉华集团有限公司的书面许可。本图需加盖本公司出图签章，否则一律无效